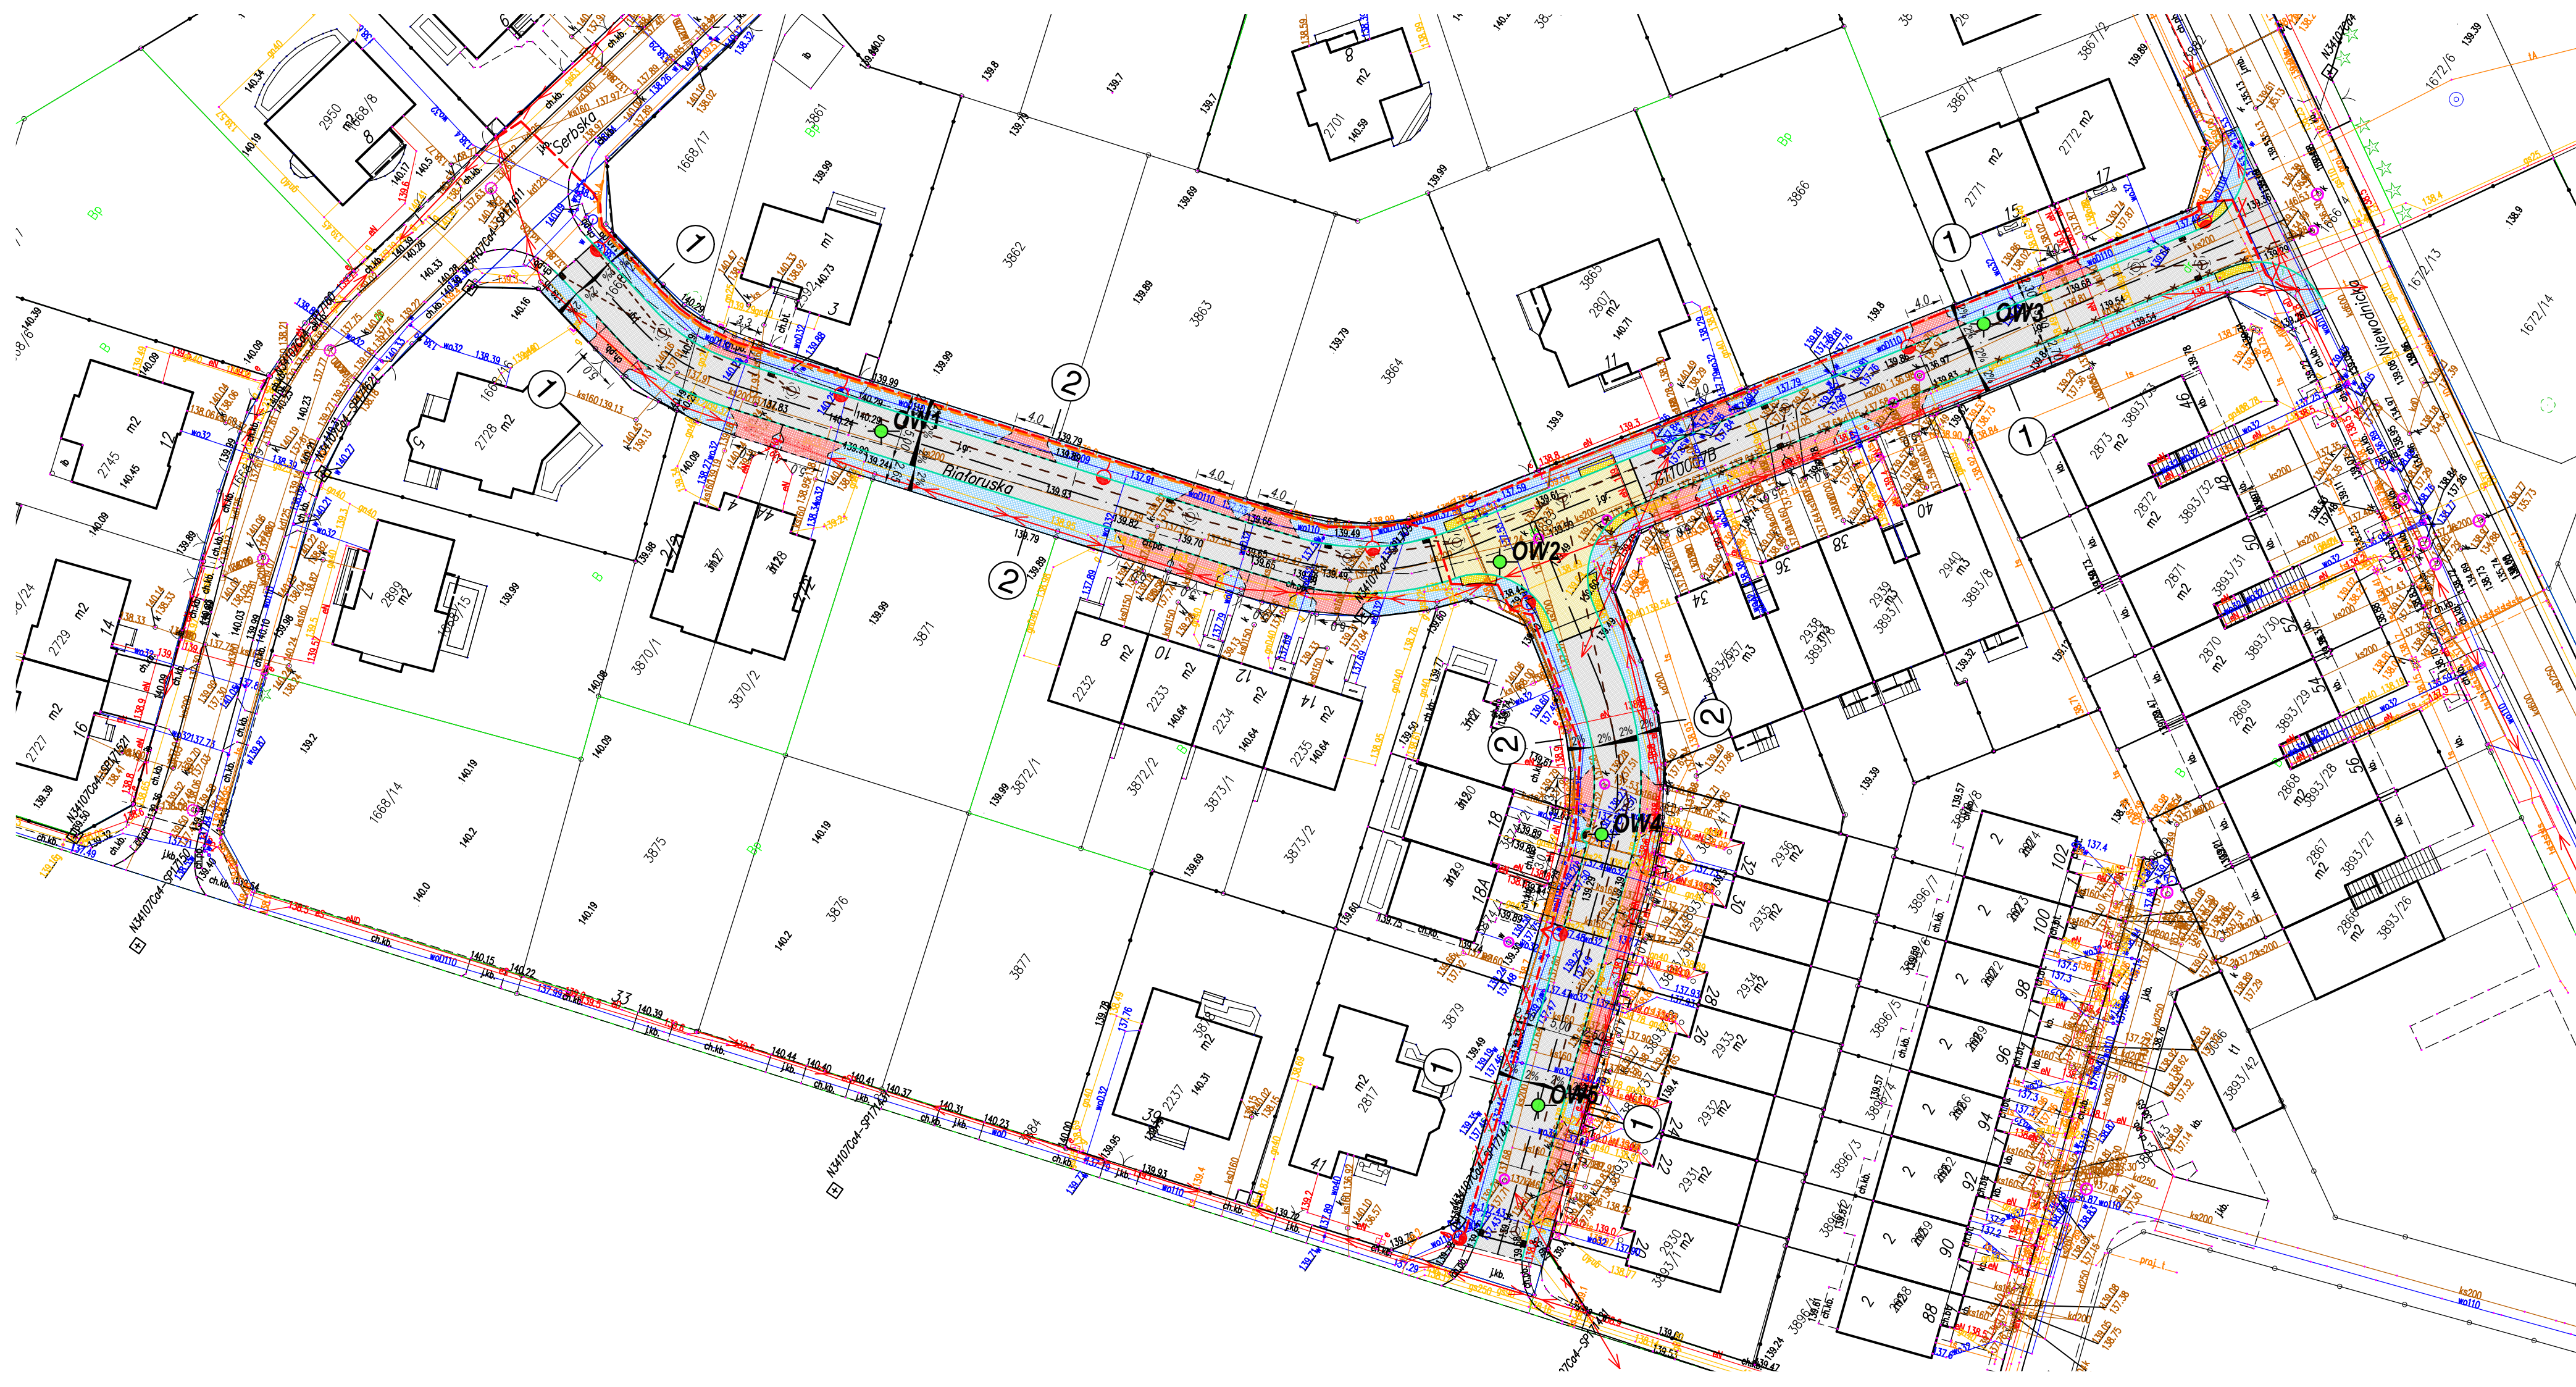




DROGI

 - PROJEKTOWANA JEZDNIA

 
 - PROJEKTOWANE POCHYLENIE DLA PIESZYCH

 - PROJEKTOWANY WZMOCNIONY CHODNIK

 
 - PROJEKTOWANE ZAJZDY

 - PROJEKTOWANY KRAWĘŻNIK 15x30

 - PROJEKTOWANE OBRZEŻA 6x20

 - PROJEKTOWANE OBRZEŻA 8x30

 - PROJEKTOWANY KRAWĘŻNIK 15x22 obniżony do 4cm

 - PROJEKTOWANY OPORNIK 12x25

LEGENDA

UZBROJENIE ISTNIEJĄCE

 - ISTN. SIĘĆ ELEKTRYCZNA

 
 - ISTN. SIĘĆ WODOCIĄGOWA

 - ISTN. SIĘĆ TELEKOMUNIKACYJNA

 - ISTN. SIĘĆ KAN. SANITARNEJ

 - ISTN. SIĘĆ KAN. DESZCZOWEJ

 - ISTN. SIĘĆ Z GAZOWA

 - ISTN. LINIA NAPIOWIETRZNA ELEKTRYCZNA NN

 - ISTN. LINIA NAPIOWIETRZNA TELEFONICZNA

 - ISTN. SIĘĆ TELEKOMUNIKACYJNA DO LIKWIDACJI

 - ISTN. SIĘĆ KAN. DESZCZOWEJ DO LIKWIDACJI

UZBROJENIE PROJEKTOWANE

 - PROJ. SIĘĆ KANALIZACJI DESZCZOWEJ

 - PROJ. PRZYKANALIKI KAN. DESZCZOWEJ Z WPUSTAMI

 - PROJ. SIĘĆ KABLOWA ELEKTROENERGETYCZNA nN OŚWIETLENIA DROGOWEGO

 - PROJ. SŁUP OŚWIETLENIOWY WRAZ Z OPRAWĄ

 - PROJ. SIĘĆ TELEKOMUNIKACYJNA

INNE

 - DRZEWIA ISTNIEJĄCE DO USUNIĘCIA

PROLUS
PRACOWNIA
PROJEKTOWA

PROJEKTOWANIE DRÓG
I UZBROJENIA TERENU
email: prolus@o2.pl tel.: 85 72 22 519

OBIEKT.: BUDOWA ULICY BIAŁORUSKIEJ WRAZ Z
BUDOWĄ/PRZEBUDOWĄ NIEZBĘDNEJ INFRASTRUKTURY
TECHNICZNEJ

STADIUM: PROJEKT KONSEPCYJNY

NAZWA RYS.: PROJEKT ZAGOSPODAROWANIA TERENU

SKALA: 1:500

NR RYS.: 2

DATA: 08.2024

DROGI:
NR UPRAWNIEN:
KAN. DESZCZ.
NR UPRAWNIEN:
OŚWIETLENIE I ENERG.
NR UPRAWNIEN:

MGR INŻ. PIOTR LUSZYŃSKI
BL/138/02
MGR INŻ. STANISŁAWA NIETUŚKA
BL/444/74, BL/6/77, BL/186/89
MGR INŻ. TOMASZ SUROWIEC
PDL/0074/POE/07