 
 
 
 
 


Rys. 1 PROJEKT ZAGOSPODAROWANIA TERENU

LEGENDA:

- Projektowane elementy drogi:
- | | |
|---|--|
|  | Jezdnia ul. 5KD-D |
|  | Droga dla pieszych (chodnik) z kostki betonowej |
|  | Zjazd z kostki betonowej |
|  | Zieleńce |
|  | Istn. nawierzchnia z kostki betonowej |
|  | Krawężnik betonowy 20x30cm- wyniesiony |
|  | Krawężnik betonowy najazdowy 20x22 - obniżony |
|  | Obrzeże betonowe 8x30cm |
|  | Krawędź nawierzchni bitumicznej |
|  | Kierunek spływu wód opadających na nawierzchni |
|  | Kierunek i wartość spadku poprzecznego na nawierzchni |
|  | Miejsca lokalizacji przekrojów normalnych |
|  | Projektowana linia podziałowa ZRID |
|  | Istniejące granice działek, do przebiegu których dostosowano projektowane granice pasa drogowego |
|  | Ogrodzenie do likwidacji |
|  | Drzewa liściaste planowane do wycinki |
|  | Drzewa iglaste planowane do wycinki |


Elementy MPZP - zgodnie z Uchwałą Nr XLIX/558/13 Rady Miasta Białystok
z dn. 30 września: 2013 r.:

-  Linia rozgraniczająca pas drogowy ul. 5KD-D
 Nieprzekraczalna linia zabudowy
Projektowane sieci uzbrojenia terenu:
 Kanalizacja deszczowej wraz z wpustami, studniami i przykanalikami
 Teletelekomunikacyjna - kanał technologiczny
 Kابلowa sieć elektroenergetyczna wraz z lampami oświetlenia ulicznego

- Istniejące sieci uzbrojenia terenu:**
-  Kanalizacji deszczowej
 -  Kanalizacji sanitarnej
 -  Wodociągowa
 -  Gazociąg
 -  Telekomunikacyjna kablowa
 -  Telekomunikacyjna napowietrzna
 -  Elektroenergetyczna niskiego i średniego napięcia (kablowa)
 -  Elektroenergetyczna napowietrzna (wraz z lampami oświetlenia ulicznego)

Trasy sieci uzbrojenia terenu zarezerwowane na ZU
o ozn. DGE-III.6630.298.2018:

- — — — — Kanalizacji deszczowej
- — — — — Kanalizacji sanitarnej
- — — — — Wodociągowa
- — — — — Elektroenergetyczna

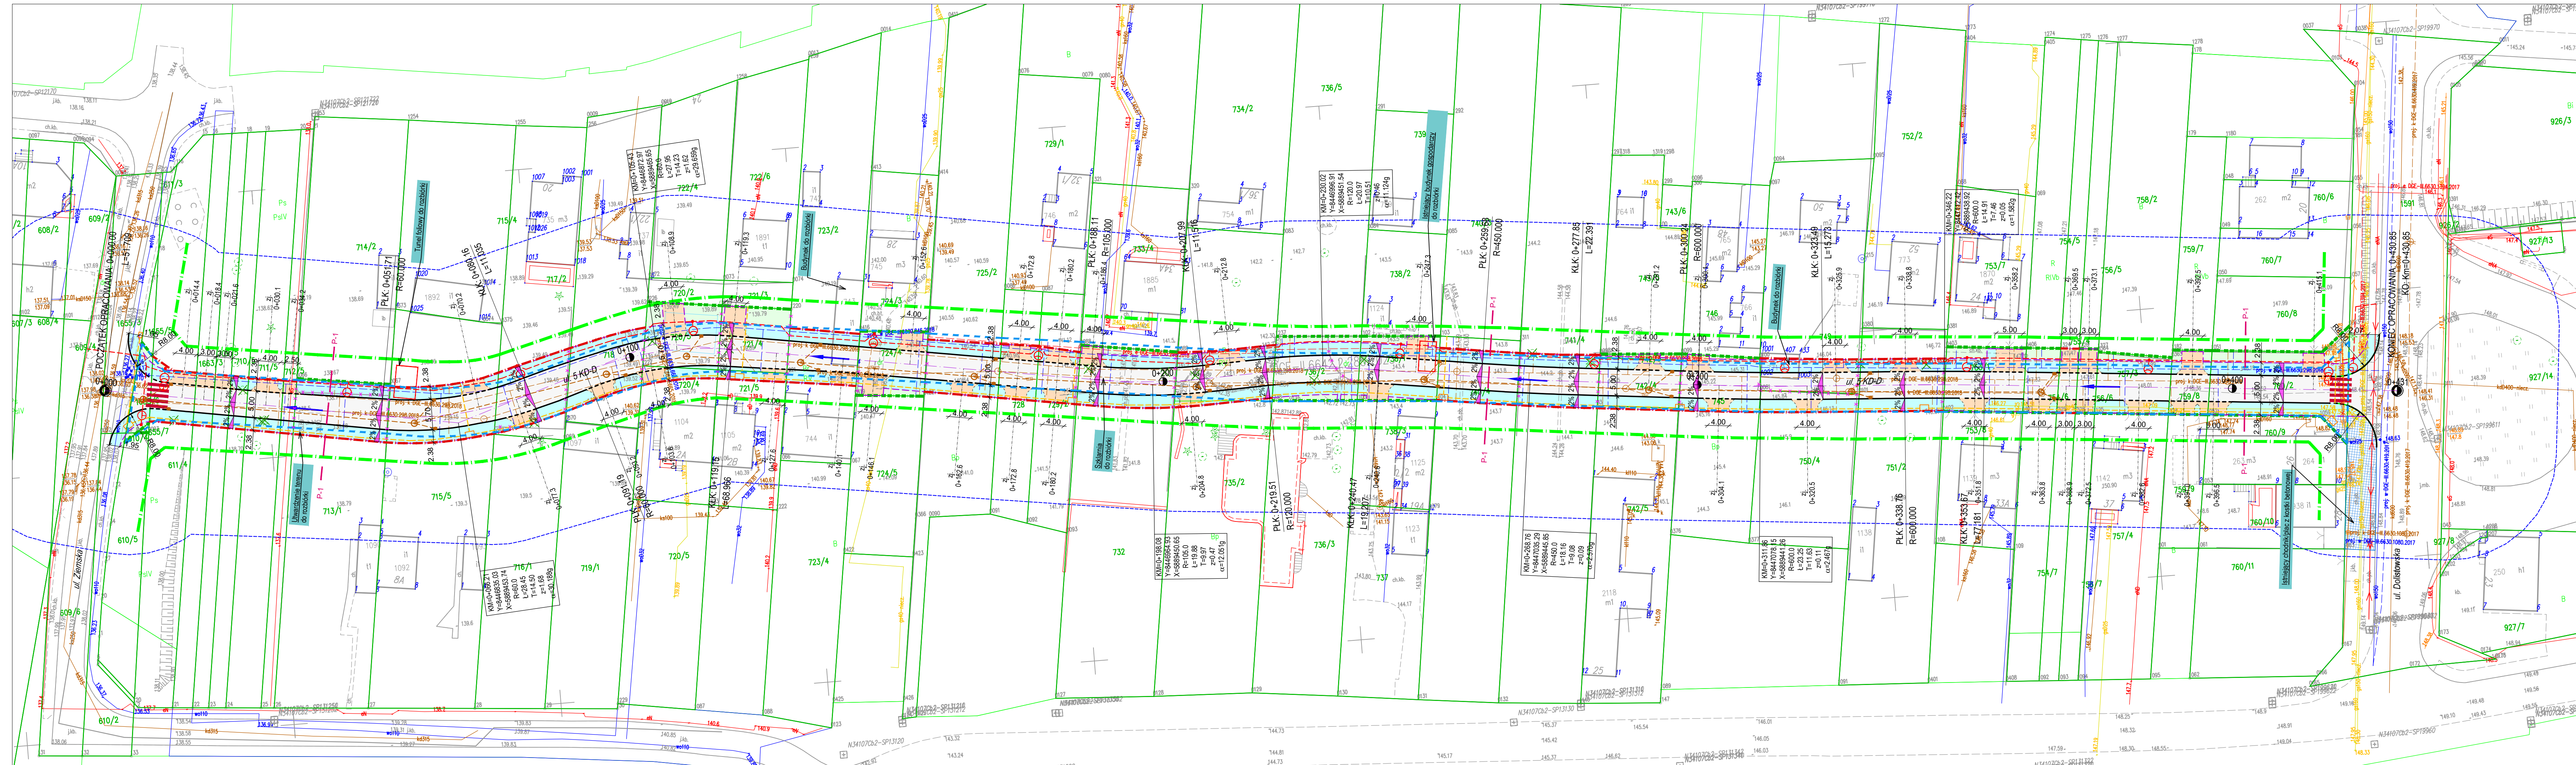

	DROGOWIEC		DROGOWIEC	
	ul. Stenomska 1		Żubickie, Miłosław, Samorząd Sp.	
		ul. Gen. Gromkowskiego, Działania 1 i 2, 29-797 Białogost ul. 700-lecia Wł. jawnego, Działania 1 i 2, 29-797 Białogost		
		REGON 142000030, NIP 766-230-0000, REGIDA 34454		
MINISTRO:	Prezydent Miasta Białogostu: ul. Stenomska 1 15-850 Białogost			
NAZWA OBEKTO: Nazwa do SKD-0 na podstawie ul. Zamkowej ul. Dolnejstrąskiej w Białymstoku wraz z budową nadziemnej (aktywnej) technicznej				
STADIUM:	PROJEKT Koncepcyjny - wariant 1		Numer rys.: 1	
NAZWA RYS:	PROJEKT ZAGOSPODAROWANIA TERENU		Skala: 1:500	
ZESPÓŁ AUTORÓW:			Data: 16.04.2025	
Bratana/Projektant		Bratana/Sprawdzający		
DROGOWIA mgr inż. Paweł Stępień POLBUDOWIPROD12 POLBUDOWIPROD13	Podpis: 	DROGOWIA mgr inż. Robert Arasiewicz POLBUDOWIPROD10 POLBUDOWIPROD11	Podpis: 	
DROGOWIA mgr inż. Lukasz Miśkiewicz POLBUDOWIPROD11 POLBUDOWIPROD12	Podpis: 	DROGOWIA mgr inż. Krzysztof Januszak POLBUDOWIPROD12 POLBUDOWIPROD13	Podpis: 	
DROGOWIA - WSPÓŁPRACU mgr inż. Magdalena Stępień	Podpis: 	DROGOWIA mgr inż. Beata Katarzyna POLBUDOWIPROD13 POLBUDOWIPROD14	Podpis: 	
SANTARNA mgr inż. Jacek Kozłowski POLBUDOWIPROD13 POLBUDOWIPROD14	Podpis: 	SANTARNA mgr inż. Renata Katarzyna POLBUDOWIPROD13 POLBUDOWIPROD14	Podpis: 	
ELEKTRYCZNA mgr inż. Robert Arasiewicz POLBUDOWIPROD10 POLBUDOWIPROD11	Podpis: 	ELEKTRYCZNA mgr inż. Karol Arasiewicz POLBUDOWIPROD14 POLBUDOWIPROD15	Podpis: 	
TELEKOMUNIKACYJNA mgr inż. Dorota Mocaroti DPT-13-023-002010 POLBUDOWIPROD10	Podpis: 	TELEKOMUNIKACYJNA mgr inż. Radosława S. Kabaneta DPT-13-023-002010 POLBUDOWIPROD15	Podpis: 	